


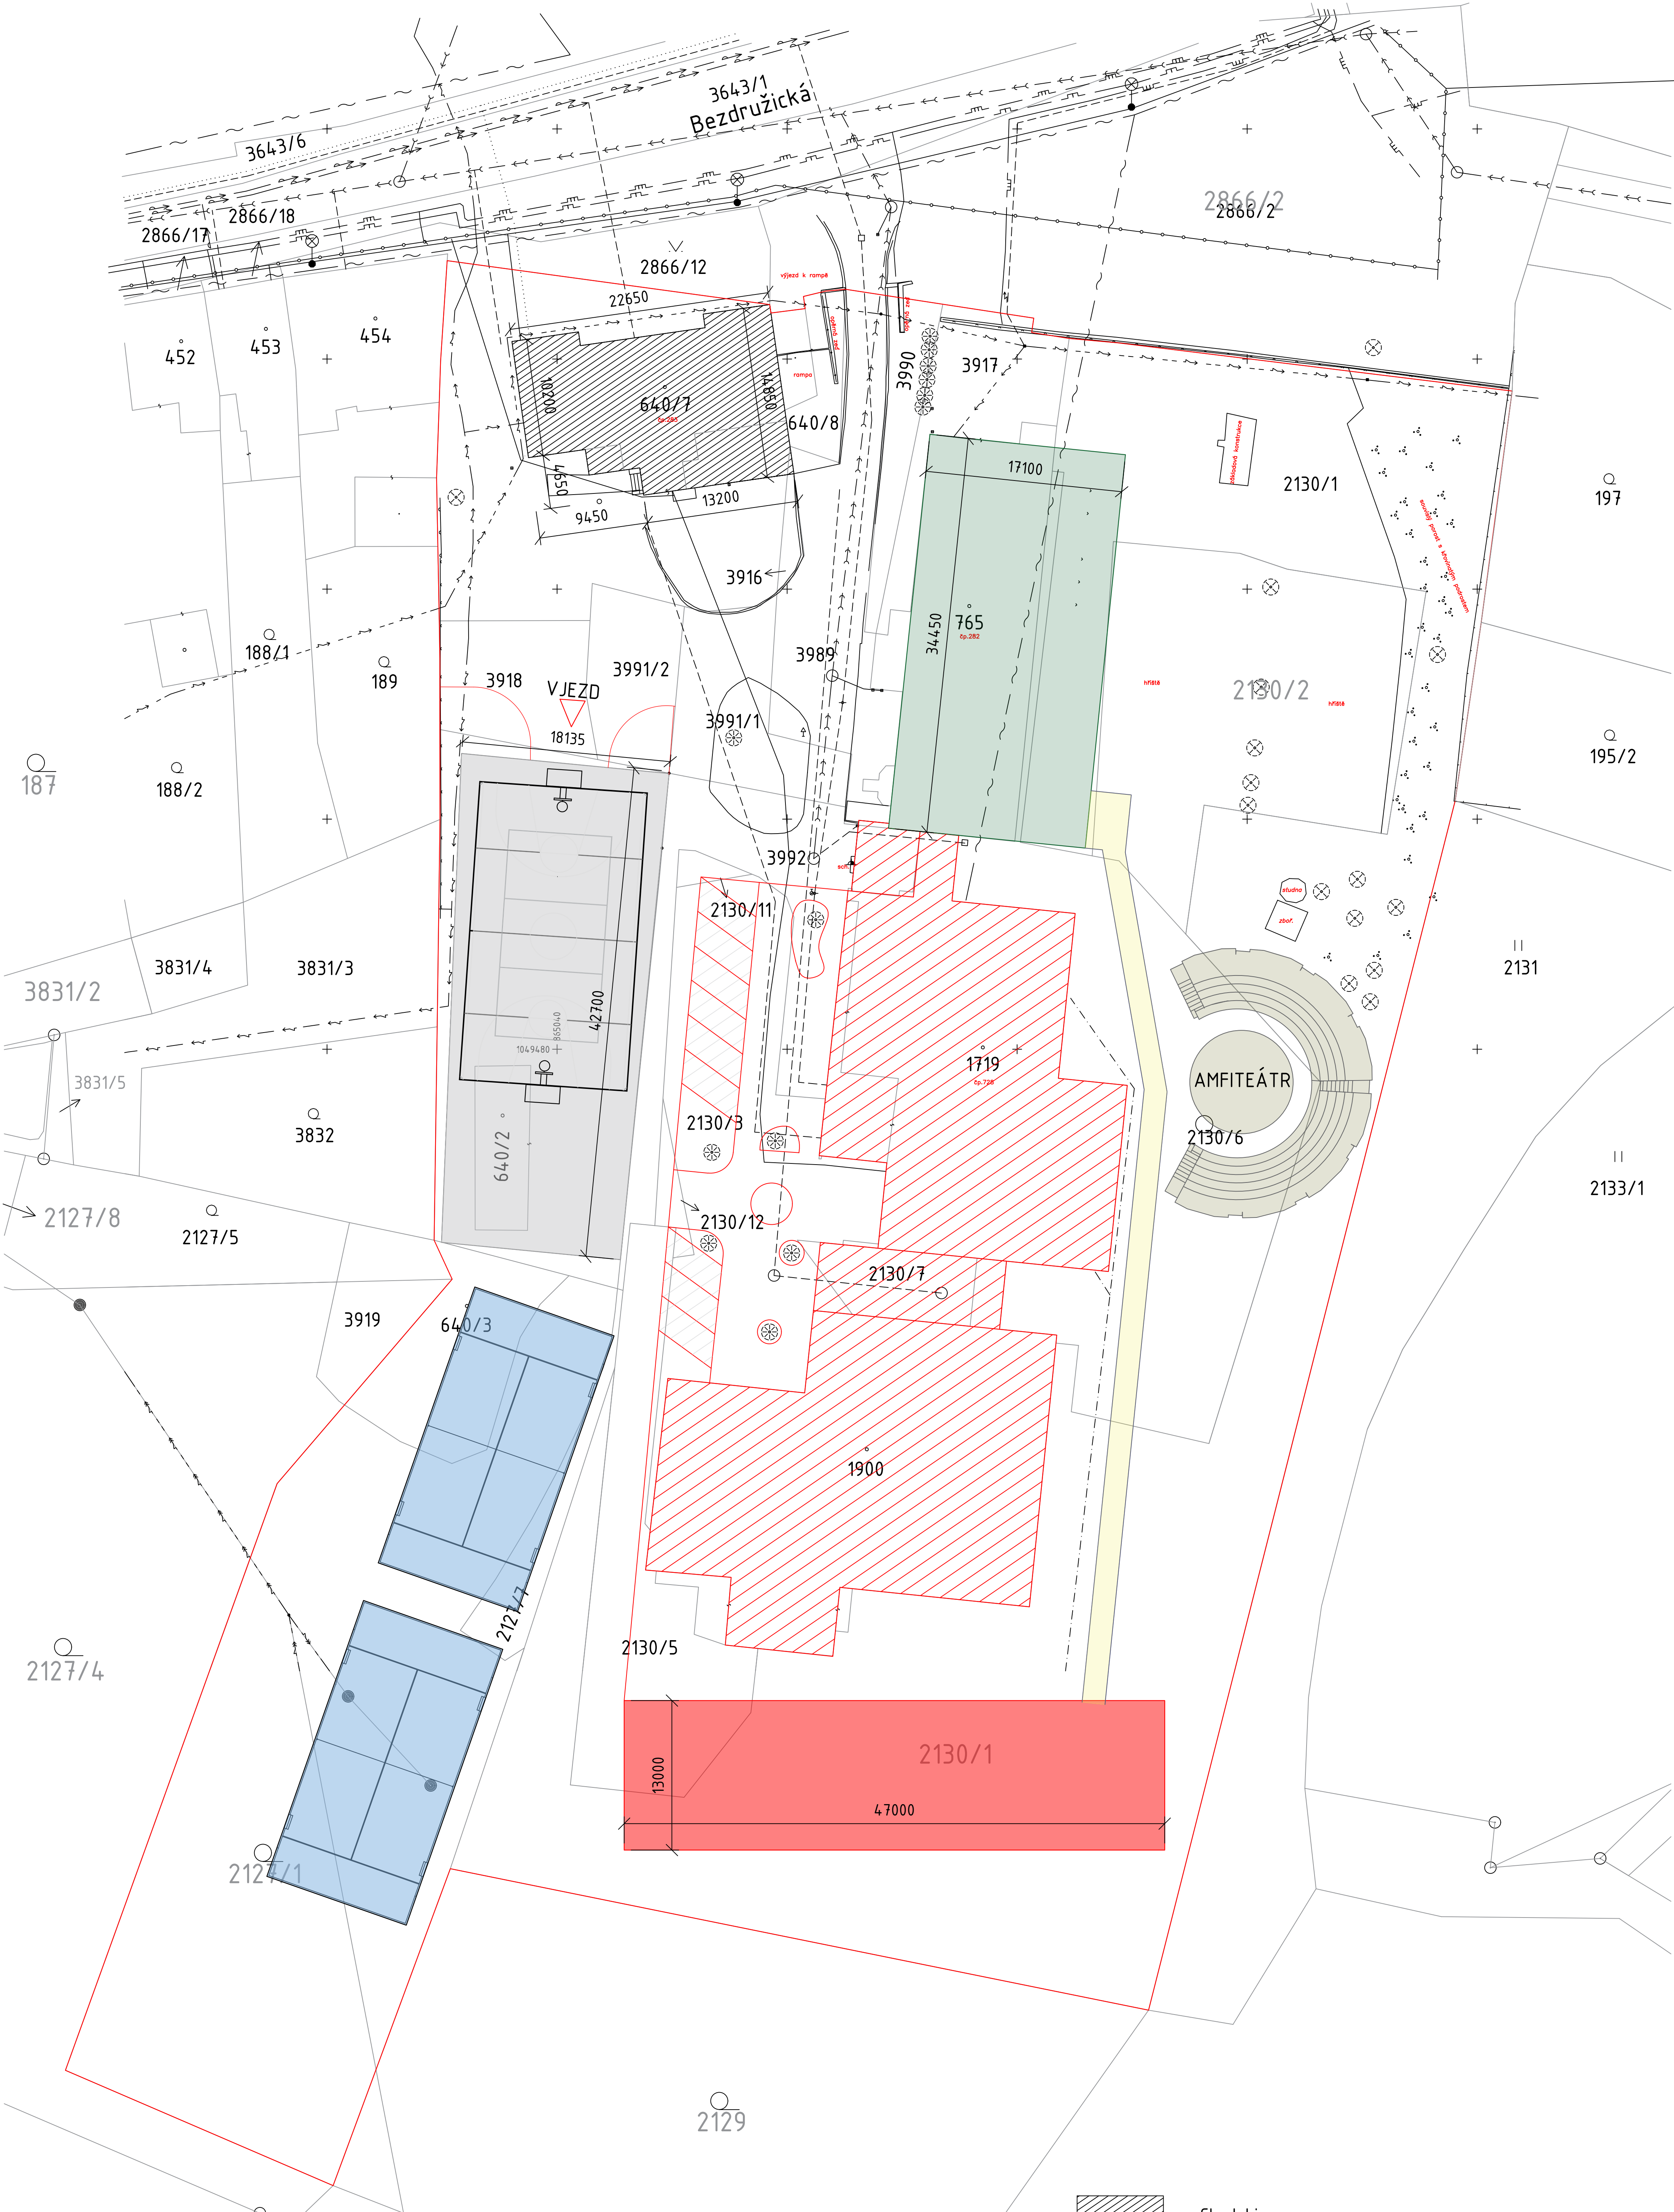

Legenda sítí:

- — Rozvody pitné vody - Vodoservis s.r.o. - stávající
- Domovní přípojka vody - předpoklad vedení
- — Kanalizace jednotná - Vodoservis s.r.o. - stávající
- Domovní přípojka kanalizace - předpoklad vedení
- » — Kanalizace dešťová - nevyskytuje se
- Domovní přípojky dešťové kanalizace - stávající
- ~ — Podzemní vedení NN do 1 kV - Čez a.s. - stávající
- ~ — Nadzemní vedení NN do 1 kV - Čez a.s. - stávající
- ~ — Nadzemní vedení - TaNET West s.r.o. - stávající
- Metalické kabely - CETIN a.s. - stávající
- — Optické kabely - CETIN a.s. - stávající
- — Plynovod STL - GasNet a.s. - stávající
- — Plynovod STL - GasNet a.s. - stávající
- Veřejné osvětlení - stávající

- Chudobinec
- Škola
- Hala - návrh
- Nový objekt školy - návrh
- Parking, basketbalové, workout hřiště - návrh
- Padel hřiště - návrh
- Chodník - návrh

Inženýrské sítě jsou nakresleny pouze orientačně, před zahájením prací je nutné jejich přesné vyřízení a při provádění stavebních prací zajistit opatření dle pokynů jednotlivých správců.			S
Hlavní projektant:	ing. arch. Filip Soukup	ARCHIPOT s.r.o.	
Odpovědný projektant:	ing. Pavel Koníř	Čapkova 195/2, Praha 4, 140 00 IČ: 17787360	
Vypracoval:	ing. Daria Podroušek	www.archipol.com	
Investor:	Střední škola Živnostenská a Základní škola, Planá, Kostelní 129, Planá		
Akce:	ZAMĚŘENÍ STÁVAJÍCÍHO STAVU OBJEKTU V BEZDRUŽICKÉ ULICI, ČP. 283, PLANÁ		
	parc. č. st. 640/7 k. ú. Planá u Mar. Lázní, Plzeňský kraj		
Příloha:	SITUACE - NÁVRH		Datum: 09-2026
			Stupeň PD: DSP
			Měřítko: 1:250
			Označení přílohy: C.3